


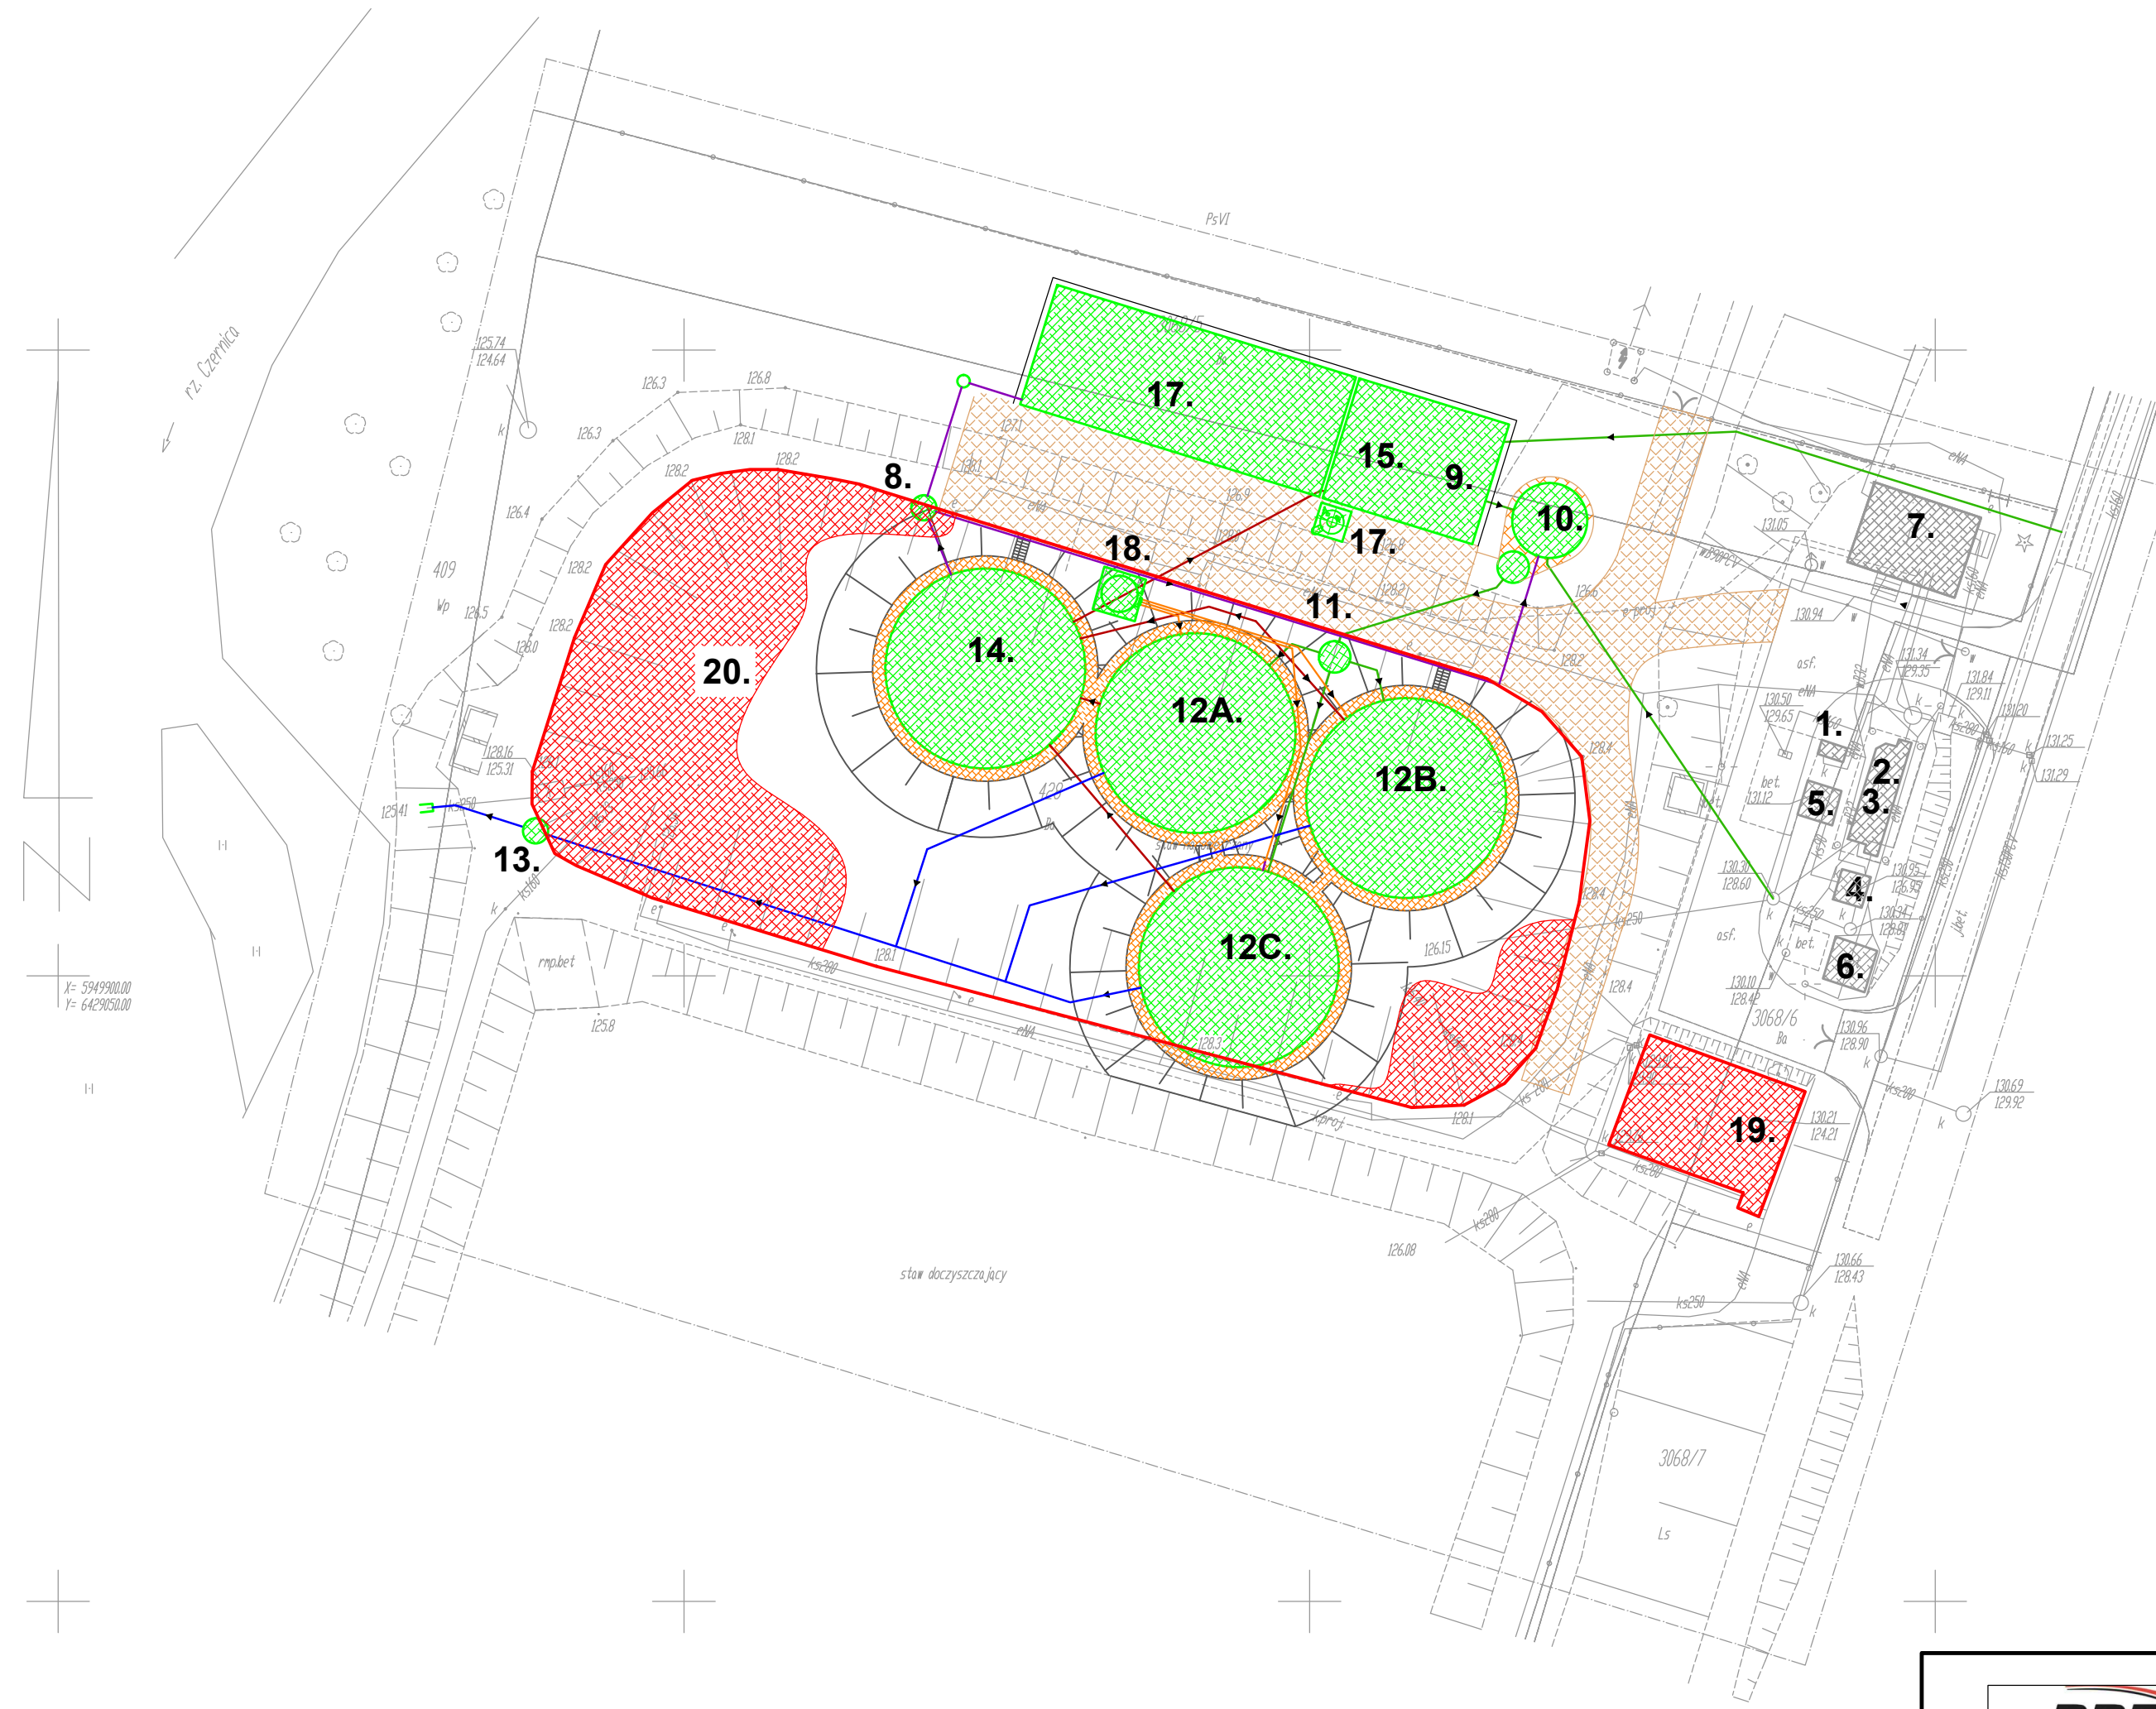

WYKAZ OBIEKTÓW

OBIEKTY ISTNIEJĄCE DO PRZEBUDOWY/WYKORZYSTANIA:

- Ob. nr 1 Stacja zlewnia ścieków dowodzonych
- Ob. nr 2 Automatyczna kratka schodkowa
- Ob. nr 3 Krata ręczna
- Ob. nr 4 Piaskownik wirkowy
- Ob. nr 5 Połeko do osuszenia piasku
- Ob. nr 6 Instalacja magazynowania i dozowania koagulantu PIX
- Ob. nr 7 Budynek socjalno-techniczny

OBIEKTY NOWOPROJEKTOWANE:

- Ob. nr 8 Lokalna przepompownia ścieków
- Ob. nr 9 Stacja mechanicznego oczyszczania ścieków
- Ob. nr 10 Zbiornik retencyjno-uśredniający
- Ob. nr 11 Komora elektroosadów
- Ob. nr 12A,B,C Reaktory biologiczne SBR
- Ob. nr 13 Komora pomiarowa ścieków oczyszczonych
- Ob. nr 14 Wydzielona tlenowa komora stabilizacji osadu nadmiernego
- Ob. nr 15 Stacja mechanicznego odwadniania osadu z układem higienizacji osadu
- Ob. nr 16 Zbiornik na wapno
- Ob. nr 17 Wiata magazynowa osadu odwodnionego
- Ob. nr 18 Nowa instalacja magazynowania i dozowania koagulantu PIX

OBIEKTY ISTNIEJĄCE DO LIKWIDACJI:

- Ob. nr 19 Nityfikator
- Ob. nr 20 Staw napowietrzany

OZNACZENIA ZAGOSPODAROWANIA TERENU:

- OBIEKTY PROJEKTOWANE
- OBIEKTY ISTNIEJĄCE WYKORZYSTANIA
- OBIEKTY DO LIKWIDACJI
- PROJEKTOWANE DROGI
- PROJEKTOWANE CHODNIKI
- RUROCIĄG ŚCIEKÓW
- RUROCIĄG OSADU
- RUROCIĄG ODCIEKÓW, FILTRATU I WÓD NADOSADOWYCH
- RUROCIĄG ŚCIEKÓW OCZYSZCZONYCH
- RUROCIĄG PIX-u

Os. m. Czarne 49
Działka nr 428,3068/5,3068/6,3068/7
Skala 1: 500

Mapa sytuacyjno-wysokościowa
Sporządzona na podstawie mapy zasadniczej
oraz pomiaru aktualizacyjnego wykonanego w sierpniu 2013 roku
przez GEDCENTR Spółka z o.o. w Człuchowie
Nr zlecenia: 195/2013 KERG.GRIK.6640.783.2013



Siedziba:
BBF Sp. z o.o.
ul. Dąbrowskiego 461
60-451 Poznań

Tel. +48 61 665-93-12
Fax.: +48 61 665-93-15
e-mail: bbf@bbf.pl

NIP : 781-10-09-458
REGON : 008379341

Inwestor: Przedsiębiorstwo Wodno-Kanalizacyjne Spółka z o.o. w Czarnem Aleja Zwycięzców 1C, 77-330 Czarne

Temat: MODERNIZACJA I ROZBUDOWA MIEJSKIEJ OCZYSZCZALNI ŚCIEKÓW W CZARNEM

Stadium dokumentacji: KONCEPCJA		Nazwa rys.: Plan sytuacyjny	
Nazwisko:		Nr uprawnień:	Podpis:
Opracował:	mgr inż. Tomasz Olechno	LBS/0064/PWOS/09	Skala: 1:500
Opracował:	dr inż. Mirosław Mąkowski	LBS/0012/POOS/06	
			Nr rys.: 1
			Data: 09.2013