



URZĄDZENIE ODPIŁYWOWE NR 1 (OBIEKT 12)
ZE STAWU DOCZYSZCZAJĄCEGO
SKALA 1:50

PRZEKRÓJ A1-A1

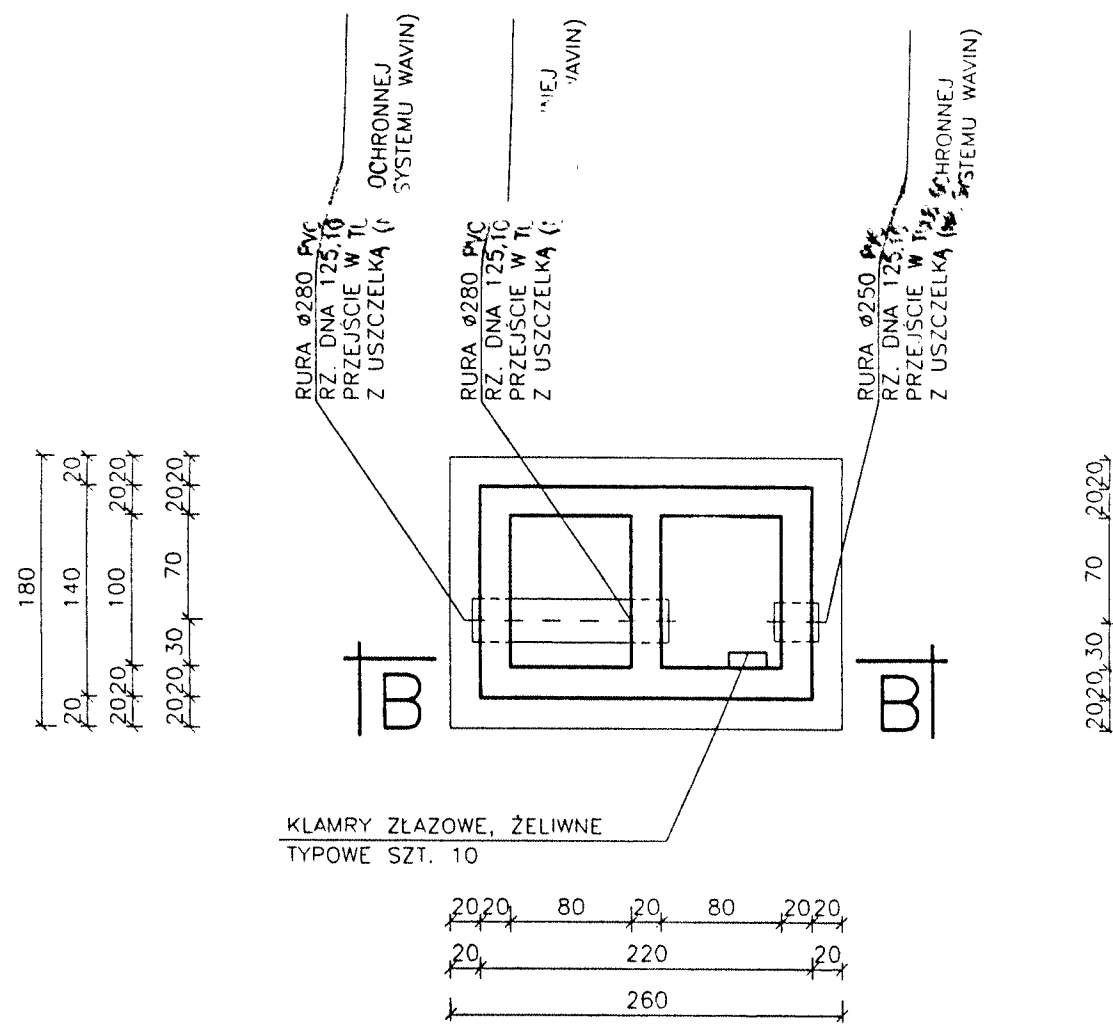


PRZEKRÓJ A2-A2

UWAGA:
W PRZEKROJU A2-A2 NIE POKAZANO RUR Ø250 i Ø280 PVC

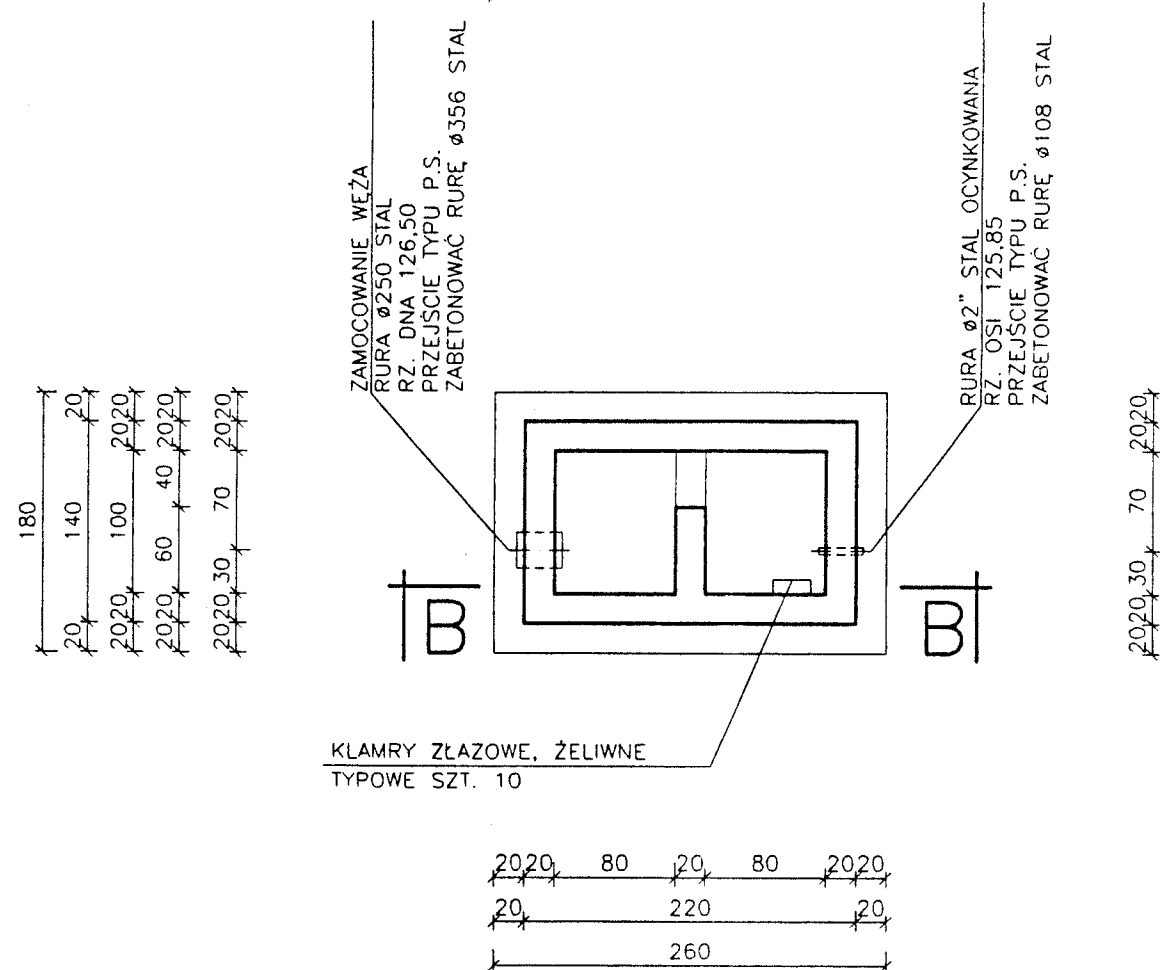

PRZEKROJ B-B

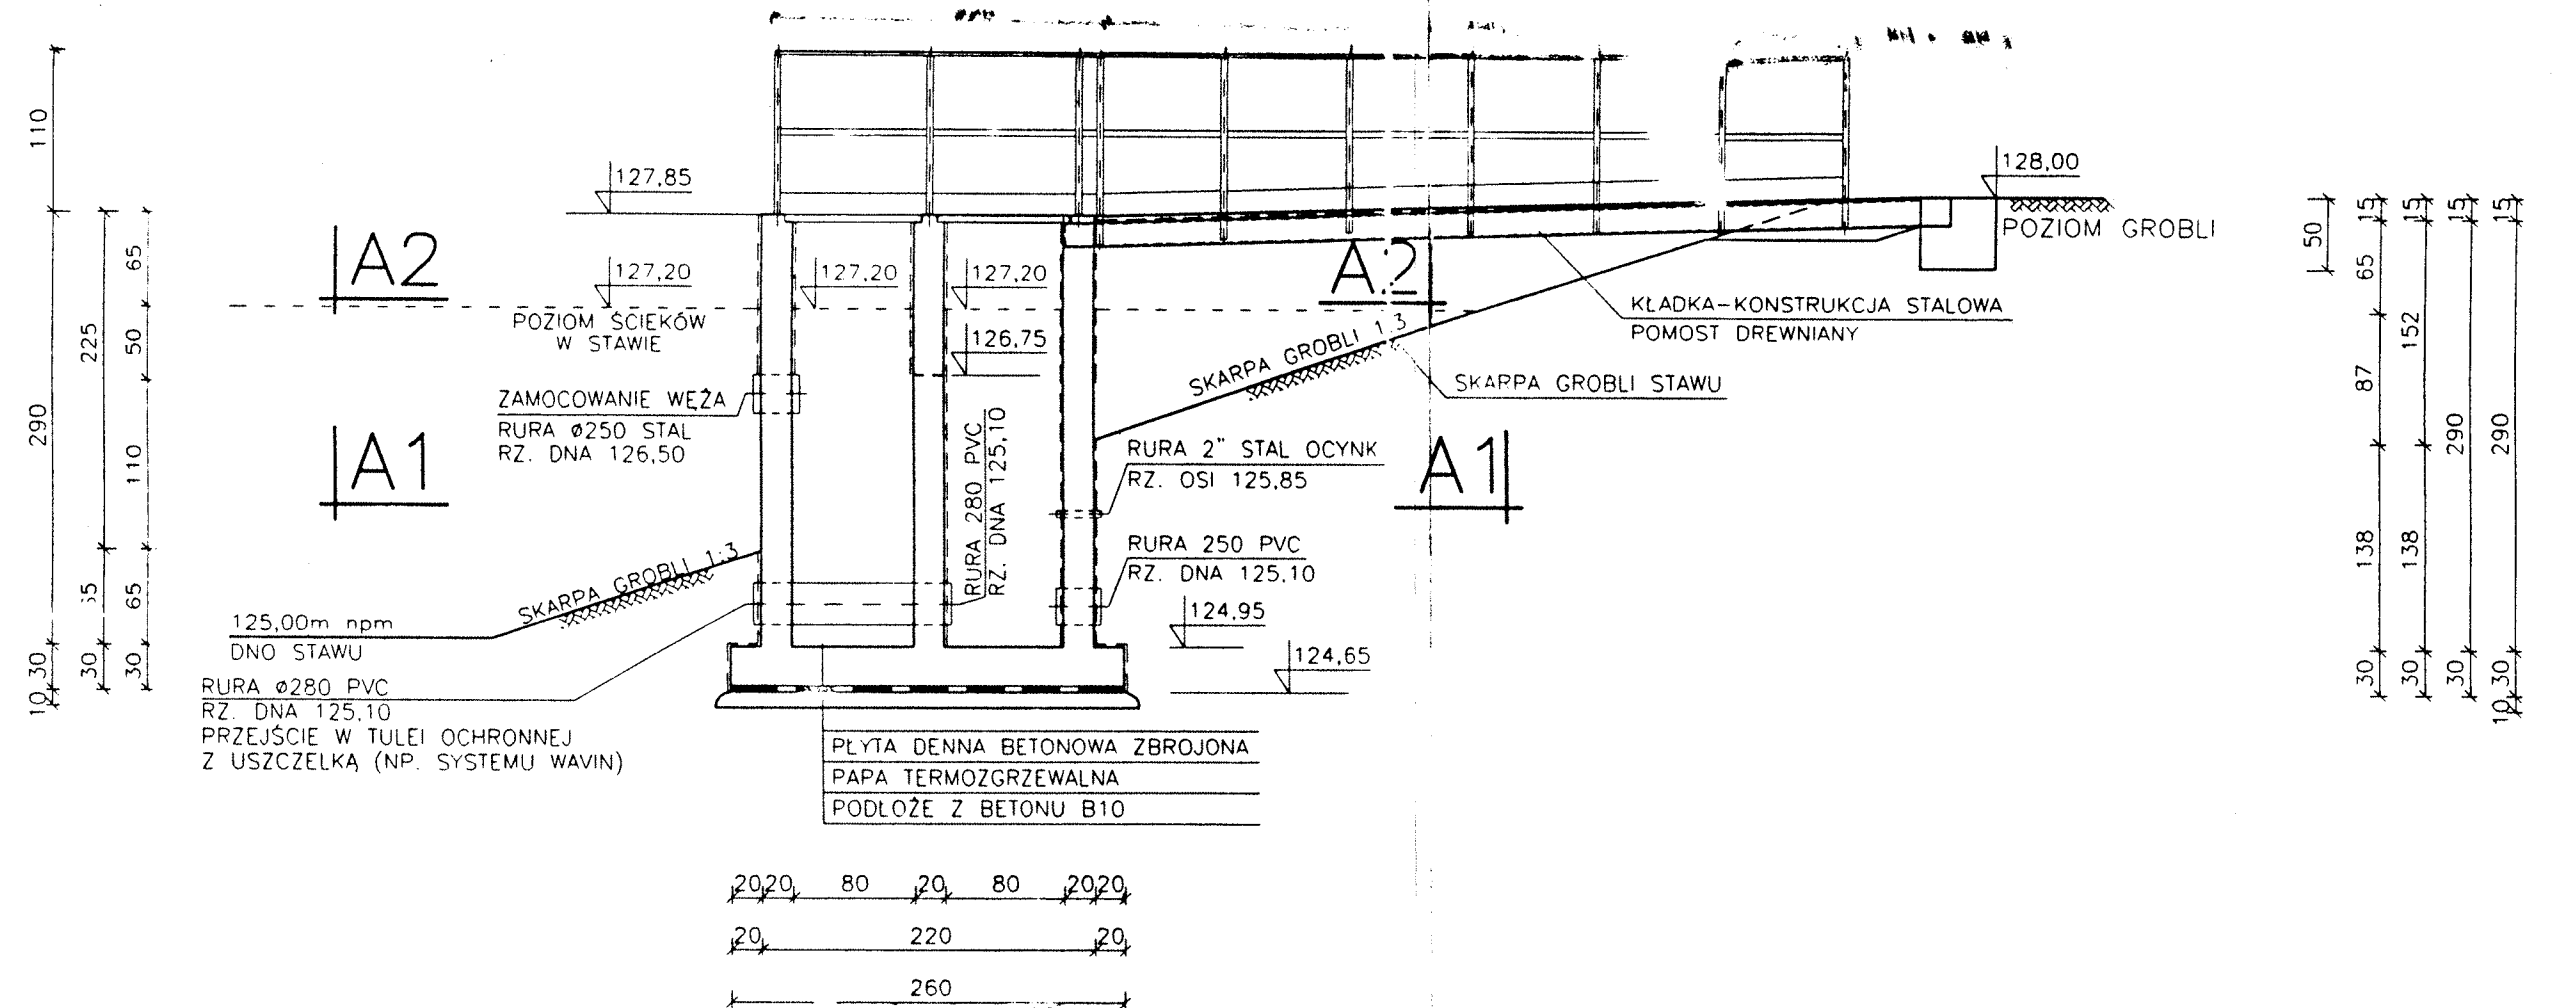

IZOLACJA ŚCIAN WEWNĘTRZNYCH
W SEGMENTCIE I - ASO-UNIGRUND + AQUAFIN -2Kx2
NA STYKU POWIERZCHA ZE ŚCIEKAMI PAS SZER. 1,10m
W SEGMENTCIE II - ASO-UNIGRUND + AQUAFIN -2Kx2
NA CAŁĄ WYSOKOŚĆ

IZOLACJA ŚCIAN ZEWNĘTRZNYCH
ASO-UNIGRUND + AQUAFIN - 2Kx2 - NA STYKU
POWIETRZA ZE ŚCIEKAMI PAS SZER. 1,15m
COMBIFLEX-C2 + FLIZELINA TECHNICZNA - W GRUNCI

$$\pm 0,00 = 124,30 \text{ m npm}$$

BETON B20 W-6 F-150 NASIĄKLIWOŚĆ $\leq 5\%$

STAL A-III 34GS, A-I St3SX

BETON PODŁOŻA B10

OTULENIE ZBROJENIA ŚCIAN 5cm

OTULENIE ZBROJENIA DNA: GÓRA 5cm, DÓŁ 8cm

ROZPATRYWAĆ ŁĄCZNIE Z PROJEKTEM

TECHNOLOGICZNYM

>>WIDUCH HYDRO<< S.A.				
ZADANIE: OCZYSZCZALNIA ŚCIEKÓW W M. CZARNE				
OBIEKT: URZĄDZENIE ODPLYWOWE NR 1			STADIUM P.B. DOKUM.:	
NAZWA RYSUNKU: RYSUNEK OGÓLNY			SKALA: 1:50	
Projektował: mgr inż. E. HATAŁSKA	Specjalność KONSTR.—BUD.	Nr upr. KL—145/92	Podpis <i>E. Hatałska</i>	Data 05.03.
Sprawił: mgr inż. P. WRONA	KONSTR.—BUD.	43/78	<i>W. Wrone</i>	05.03.
Opracował i kreslił: mgr inż. T. GPAROWSKI	KONSTR.—BUD.		<i>T. Gparowski</i>	05.03.
			EGZ. NR:	3
			Zol. nr:	Rys. n